
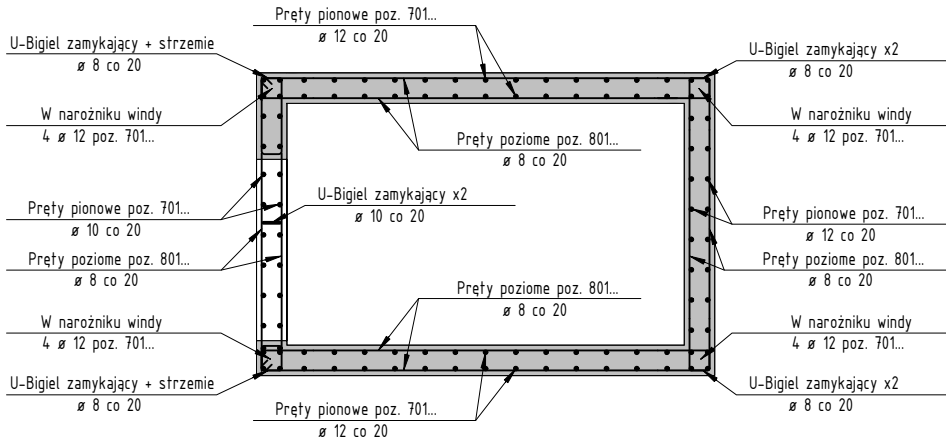


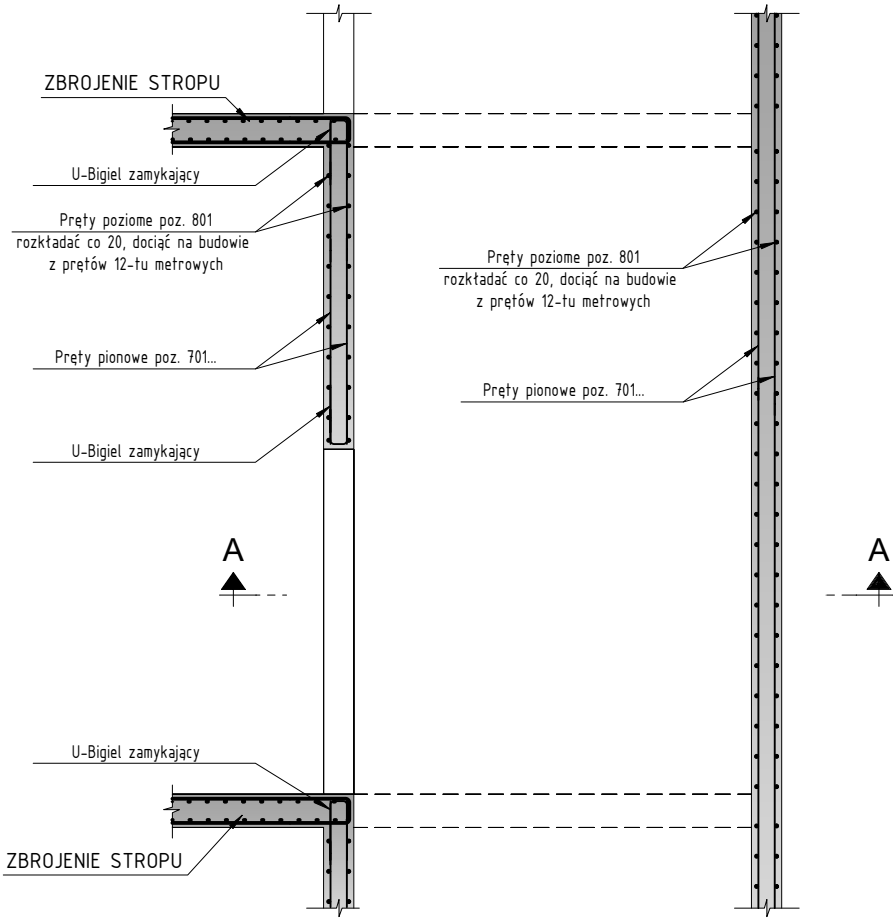

PRZEKRÓJ A-A
SKALA 1:50

KEY PLAN	B1 – KOTŁOWNIA B2 – POMPOWNIA B3 – MASZYNOWNIA B4 – ROZDZIELNIA B5 – ADMINISTRACJA B6 – WIEŻA WODNO-ZEGAROWA B7 – WIEŻA WĘGŁOWA B9 – WARSZTATY B10 – WARTOWNIA		
TEMA THEME	Przebudowa, remont i zmiana sposobu użytkowania południowej części zespołu budynków przemysłowych „Elektrociepłowni Szombierki” na funkcje usługowe, tj.: usługi kultury (m. in. muzeum), sportu i rekreacji, zakwaterowania turystycznego, wystawiennictwa, biur, gastronomii, handlu wraz z zagospodarowaniem terenu i infrastrukturą towarzyszącą obejmującą budowę parkingów zewnętrznych, przebudowę drogi pożarowej, rozbiórkę części budynku maszynowni od strony południowej w ramach realizacji zadania inwestycyjnego pod nazwą: „Przebudowa, rozbudowa, nadbudowa, remont i zmiana sposobu użytkowania południowej części zespołu budynków przemysłowych „Elektrociepłowni Szombierki” na funkcje usługowe, tj.: usługi kultury (m. in. muzeum), turystyki, sportu i rekreacji, zakwaterowania turystycznego, wystawiennictwa, biur, gastronomii, handlu i usług zdrowia wraz z zagospodarowaniem terenu i infrastrukturą towarzyszącą” Bytom, ul. Kosynierów 30 działka o nr ew. 1709/5, 1711/9, 1787/9		
INWESTOR DEVELOPER	ARCHE S.A. 02-301 Warszawa, ul. Puławska 361		
ARCHITEKT	BULAK Sp. z o.o. ul. Wojciecha Chrzanowskiego 16 lok. 308, 04-392 Warszawa bulakprojekt@bulakprojekt.pl		
FAZA STAGE	PROJEKT WYKONAWCZY		NR PROJ./DESIGN no. PK_951
BRANŻA TRADE	KONSTRUKCJA		INDEKS/INDEX K
PROJEKTANCI DESIGNERS	KONSTRUKCJE BUDOWLANE SP. Z O.O. ul. Narwik 24 lok. U1 01-471 Warszawa biuro@konsystem.pl www.konsystem.pl		
AUTOR DESIGNED BY	mgr inż. Paweł Gołnik upr. w spec. konstr.-bud. MAZ/0374/POOK/09		
SPRAWDZIŁ VERIFIED BY	mgr inż. Radosław Lorens upr. w spec. konstr.-bud. MAZ/0081/POOK/10		
OPRACOWAŁ DRAWN BY	inż. Nazar Kernytskyi		
RYSUNEK DRAWING	DETAL ZBROJENIA WINDY		
	DATA / DATE	FAZA / STAGE	Numer rysunku
	08.2025	P.W.	ZBR.DET.8
RYS. DRAWING			SKALA / SCALE
			1:50
	2303_F_KN_B1_ZBR.DET.8		