
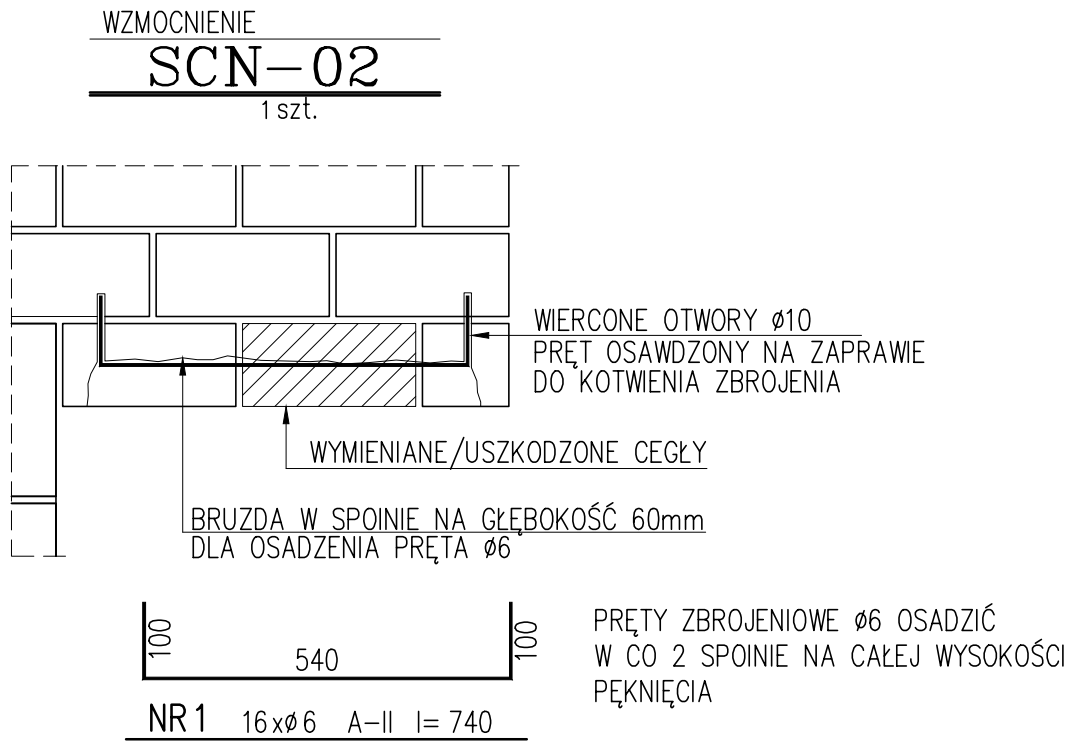


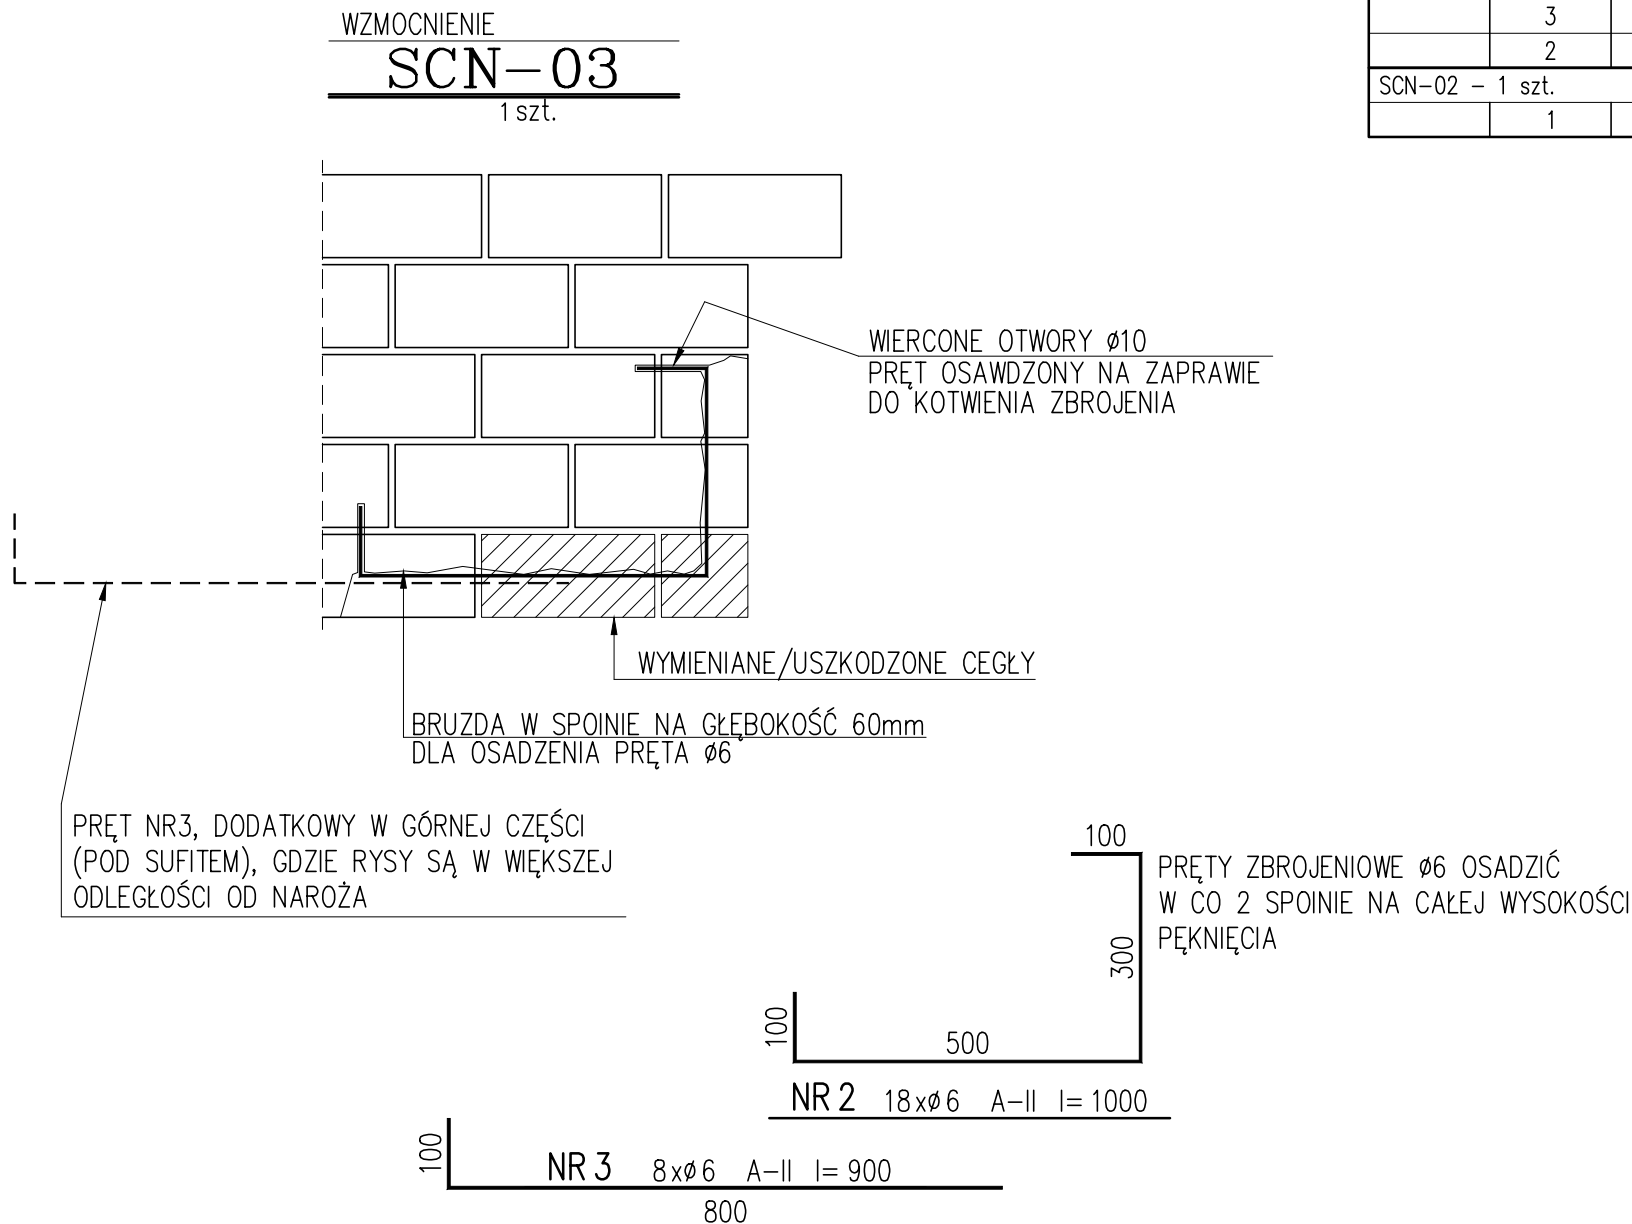

WYKAZ STALI ZBROJENIOWEJ

NAZWA ELEMENTU	NR PRETA	Ø PRETA	DŁUGOŚĆ PRETA	ILOSC			RAZEM Ø6 A-II
				PRETOW W ELEM.	ELEM.	RAZEM PRETOW	
		mm	mm	szt.	szt.	szt.	m
SCN-03 – 1 szt.							
	3	6	900	8	1	8	7.2
	2	6	1000	18	1	18	18.0
SCN-02 – 1 szt.							
	1	6	740	16	1	16	11.8
RAZEM				m	:		37.0
MASA JEDN.				kg/m	:		0.22
MASA				kg	:		8.2
MASA CAŁK.				kg	:		8.2

B1 - KOTŁOWNIA
B-2 - POMPOWNI
B-3 - MASZYNOWNIA
B4 - ROZDZIELNIA
B5 - ADMINISTRACJA
B6 - WIEŻA WODNO-ZEGAROWA
B7 - WIEŻA WĘGLOWA
B9 - WARSZTATY
B10 - WARTOWNIA

Wszystkie prawa autorskie dotyczące tego rysunku są własnością pracowni architektonicznej Bulak Sp. z o. o. Niniejszy rysunek jest wydany pod warunkiem, iż nie będzie kopiowany, ani udostępniany bez uzgodnienia z Bulak Projekt.

Projekt:

J. ARCHE S.A.
ul. Puławska 361, 02-801 Warszawa
tel.: 22 319 80 80, arche@arche.pl

Pracownia wykonawca:

BULAK Sp. z o.o.
ul. Wojciecha Chrzanowskiego 16 lok. 308
04-392 Warszawa
bulakprojekt@bulakprojekt.pl

Pracownia branżowa:

KABUD

USŁUGI INWESTORSKIE ANDRZEJ KRÓL
42-748 Kotawice ul. Sienkiewicza 2B, tel. 607349098 okrol@kabud.com.pl

INFER Engineering

PRACOWNIA PROJEKTOWO-KONSTRUKCYJNA // Rafał Ferdyn
42-083 Rogoźno, ul. Parkowa 19, tel. 32 281 7850, http://www.infer.pl

Przebudowa, rozbudowa, nadbudowa, remont i zmiana sposobu użytkowania zespołu budynków przemysłowych „Elektrociepłowni Szombierki”

Adres:

Kosynierów 34, 41-907 Bytom

Projektant:

Rafał Ferdyn

upr. 002/2000
spec. konstrukcyjna
bez ograniczeń
SLK/BO/5588/02

Zespół projektowy:

Krzysztof Pawlak
Anna Król

Sprawdzający:

Andrzej Król

upr. 753/94
spec. konstrukcyjna
bez ograniczeń
SLK/BO/5867/02

Podmiot:

BUDYNEK B1: KOTŁOWNIA
PARTER. NAPRAWA WZMOCNIENIE ŚCIAN
PRZYKŁADOWE DETALE

Specjalność:

KONSTRUKCJA

Faza:

PROJEKT WYKONAWCZY

DATA:

08-2025

SKALA:

1:10

REWIZJA:

0

NUMER RYSUNKU:

2303-F-KI-B1-02-016