


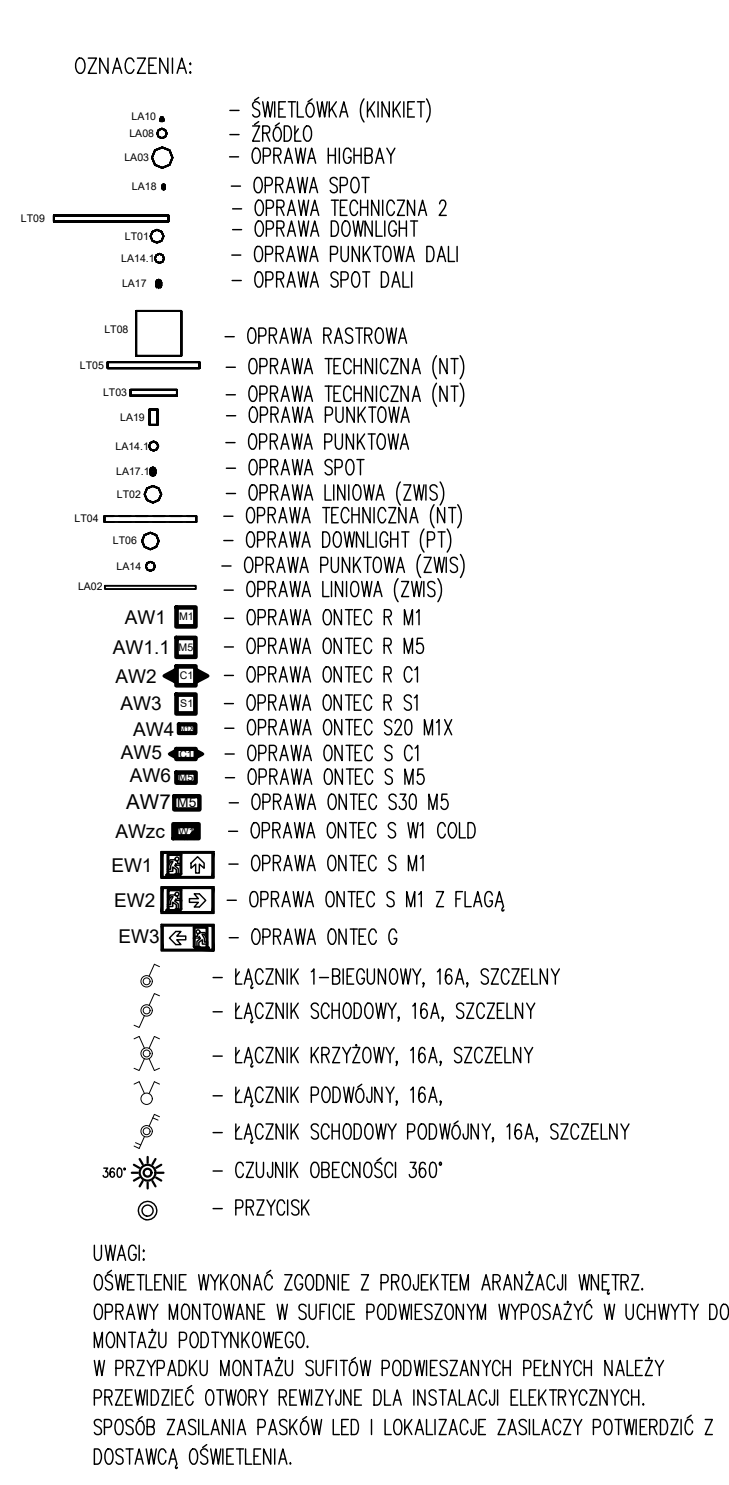

UWAGI:
OSWIETLENIE WYKONAĆ ZGODNIE Z PROJEKTEM ARCHANŻA WĘDRZ.
OPRACY MONTOWANE W SŁUPIE PODWIESZONYM WYPOSAŻYĆ W UCHWYTY DO
MONTAŻU PODTYNKOWO.
W PRZYPADKU MONTAŻU SUFITÓW PODWIESZANYCH PEWNYCH NALEŻY
PRZEWIDZIEĆ OTWORY PEWNIENIE DLA INSTALACJI ELEKTRYCZNYCH.
SPOSÓB ZASILANIA PASKÓW LED I LOKALIZACJIE ZASILACZY POTWIERDZIĆ Z
DOSTAWCĄ OSWIETLENIA.

Prezentacja:  **ARCHE** S.A.
ul. Puławska 361, 02-801 Warszawa

	tel.: 22 319 60 60, biuro@bulak.pl
Pracownia wydruku 	BULAK Sp. z o.o. ul. Wójcicha Chrzczanowskiego 16 kk. 308 04-392 Warszawa bulakprojekt@bulakprojekt.pl

P	H	C	I	F	K

Przebudowa, remont i zmiana sposobu użytkowania południowej części zespołu budynków poprzemysłowych „Elektrociepłowni Sombierki” na funkcje usługowe (tj.: usługi kulturalne (m. in. muzeum), sportu i rekreacji, zakwaterowania turystycznego, wystawiennictwa, biurowego, gastronomicznego, handlu waz zagospodarowaniem terenu i infrastruktury towarzyszącej obejmującej budo parkingów zewnętrznych, przebudowę drogi poborowej, rozbiórke części budynków maszynowych od strony południowej

w ramach realizacji zadania inwestycyjnego pod nazwą:

„Przebudowa, rozbudowa, nadbudowa, remont i zmiana sposobu użytkowania przelotowej części zespołu budynków poprzemysłowych „Elektrociepłowni Stenbierskiej” na funkcje kultury (t.j. usługi kulturalne (m. in. muzeum), turystyki sportu i rekreacji, zakwaterowania turystycznego, wystawiennictwa, biogostinności, handlu i usług zdrowia wraz z zagospodarowaniem terenu

instrukcja towarzysząca			
Adres: Kozyńska 34, 41-507 Bytom Dotyczy ex. nr: 17059, 17069, 17109, 57059 objęty Szambierki			
Opisant:	mgr inż.		

	Michał Morcyo	
Small projects	mgr inż. Jakiub Kowalczyk	
	mgr inż. Maciej Lewandowski	
	mgr inż. Bogumił Błaszczak	

Imię i nazwisko	mgr inż. MICHAŁ KOŁCZUK	
Adres	ul. MARIUSZA BĄGIŃSKO	00-611
CZĘŚĆ POLUDNIOWA - RZUT PARTERU INSTALACJE ELEKTRYCZNE		

Nazwa: ELEKTRYCZNA		Faza: PROJEKT WYKONAWCZY	
Data: 2025-11-07		Skala: 1:100	
Wersja:		Numer rysunku:	

00	2303-A-IE-P02-903
----	-------------------